


Grundriss

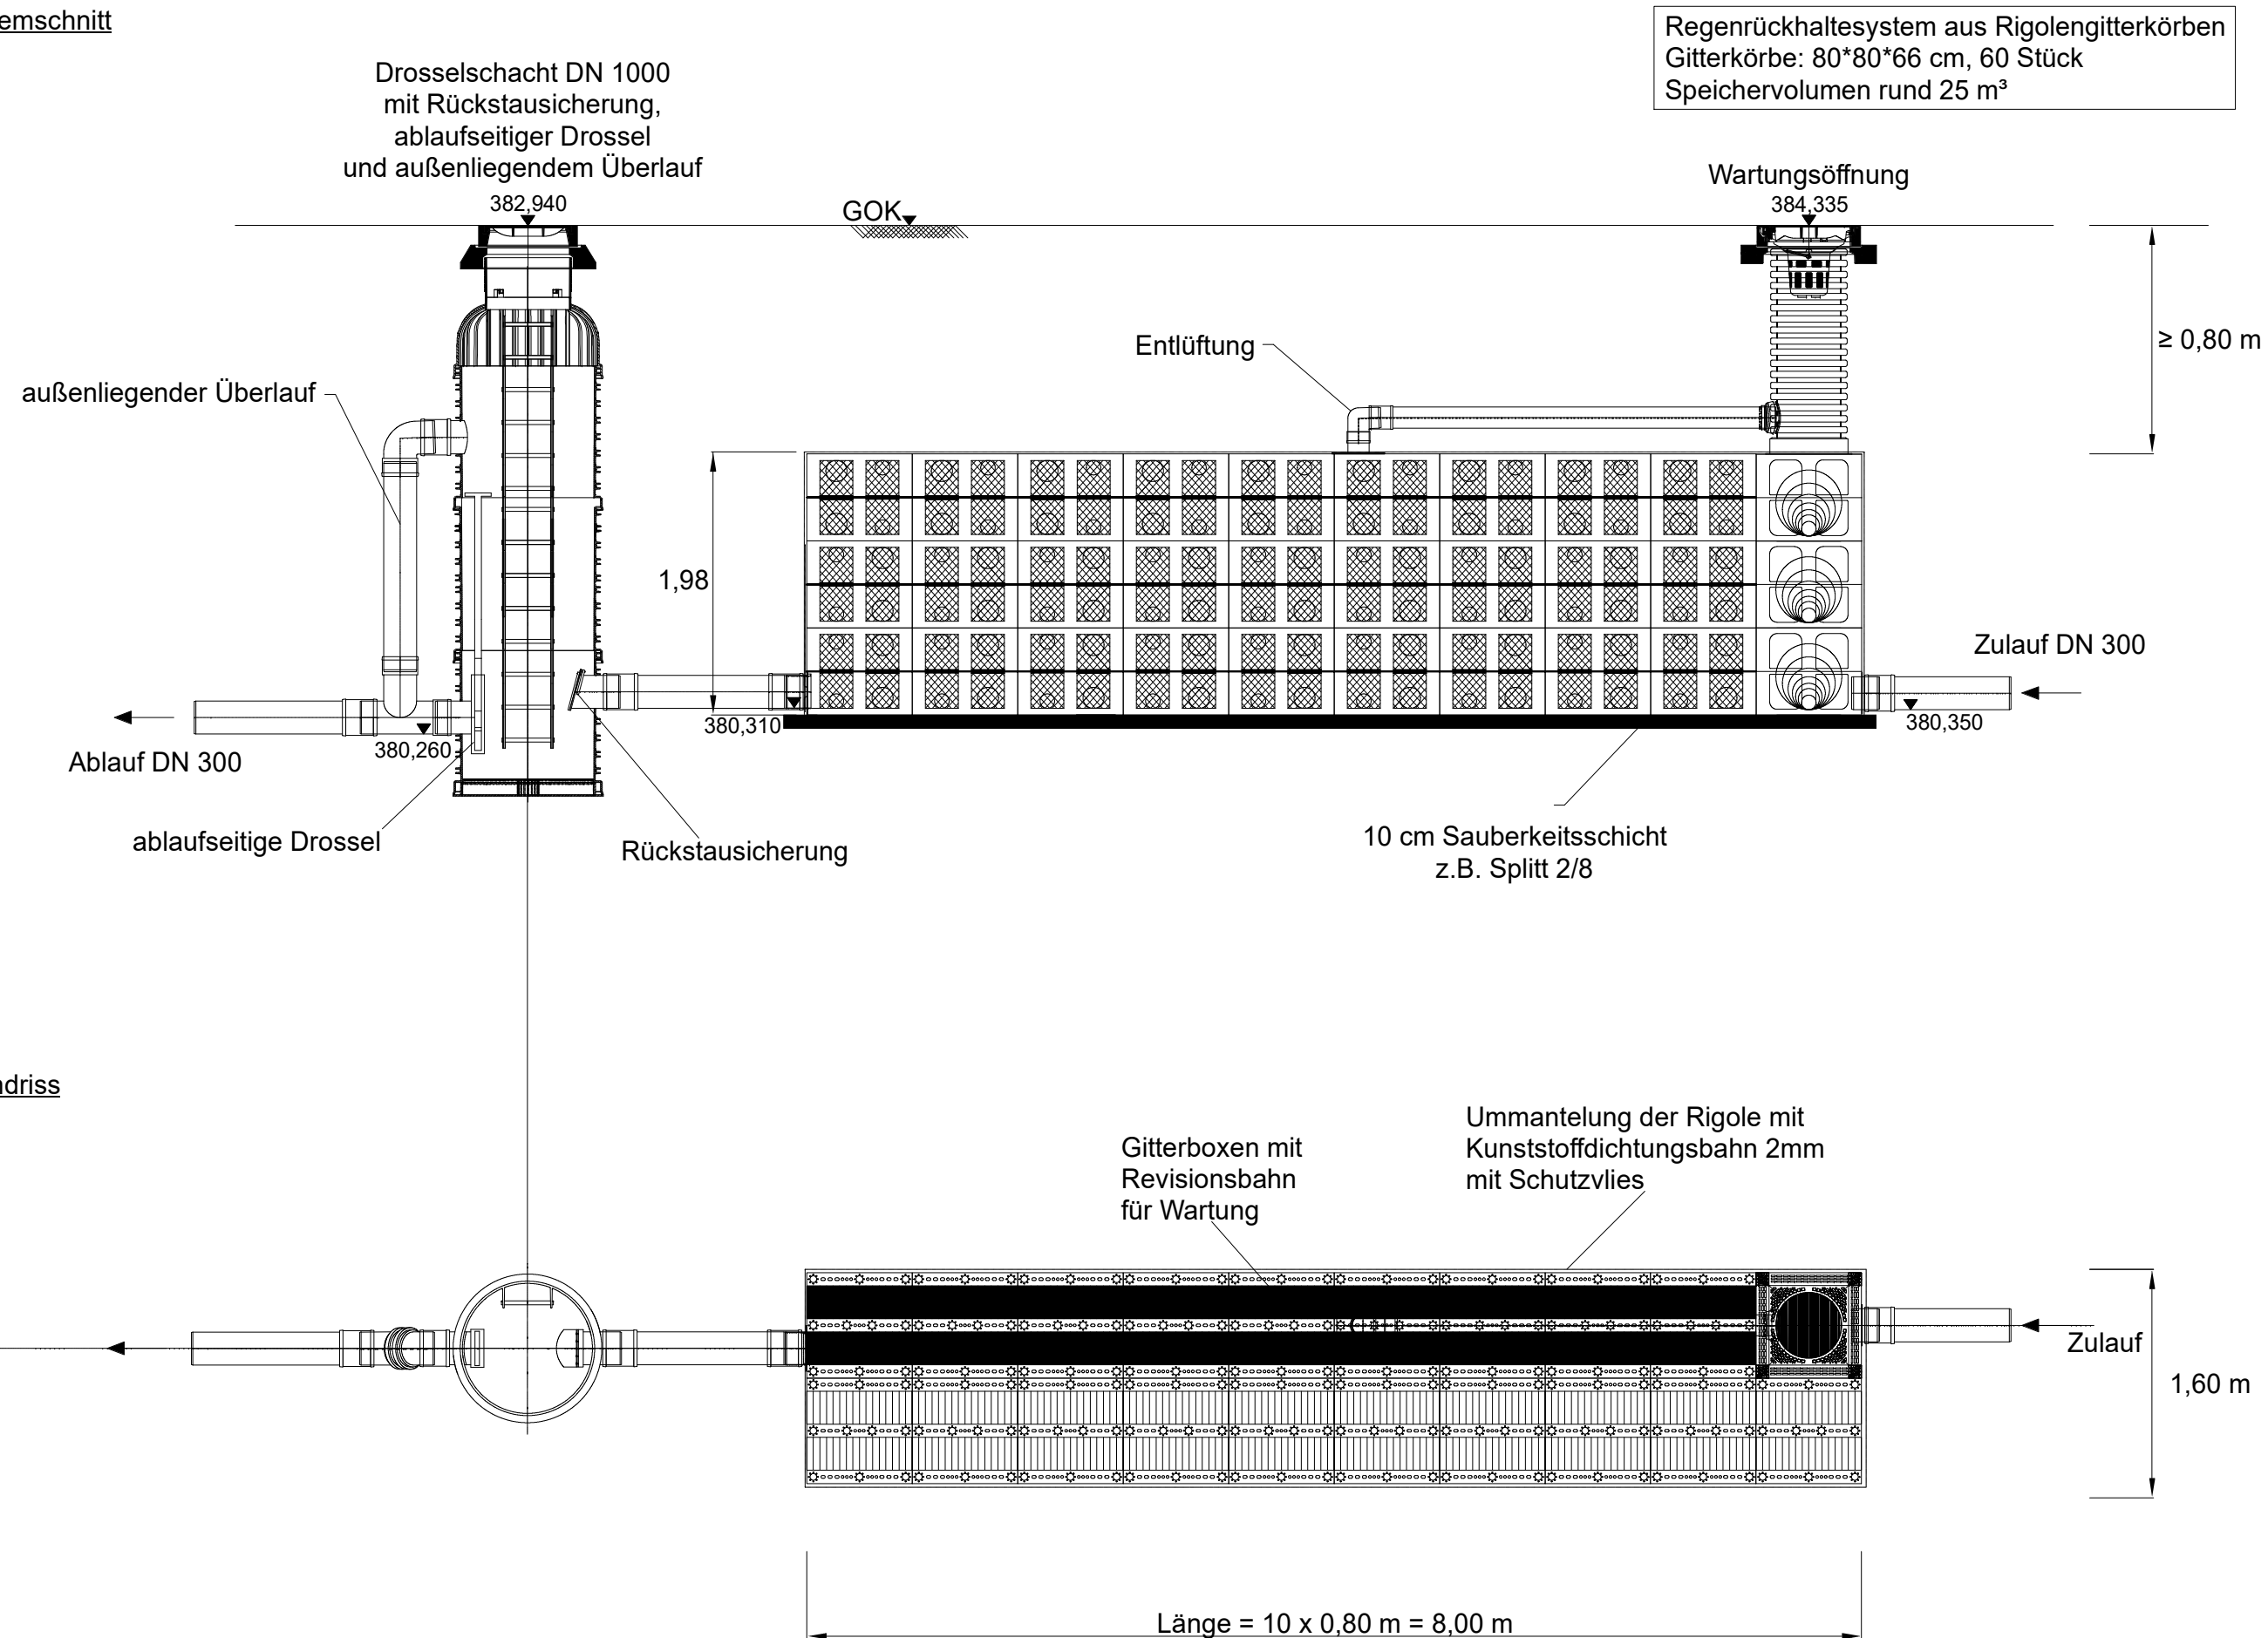

- Wasserrecht -

Nr.	Änderungen	geänd. am	Name	geprüft am	Name
Vorhaben: Antrag auf Wasserrechtliche Erlaubnis zur Einleitung von Niederschlagswasser aus den Verkehrsflächen der Ortsstraße Eichleite in Roßlach Gde. Wilhelmsthal in den Vorfluter Remschlitz			Anlage: 06 Regenrückhaltesystem aus Rigolengitterkörben		
Vorhabensträger: Gemeinde Wilhelmsthal			Projekt-Nr: 1.18.37.1		
Landkreis: Kronach		Gemeinde: Wilhelmsthal			
Maßstab: 1 : 50				entw.	01/2026 Schuberth
				gez.	01/2026 Schuberth
				gepr.	01/2026 Albrecht
 Vorhabensträger: Gemeinde Wilhelmsthal Wöhrleite 1 96352 Wilhelmsthal		Entwurfsverfasser:  ivs ingenieurbüro für bauwesen beratende ingenieure			
22.01.2026 (Datum)		22.01.2026 (Datum)			
(Unterschrift)		(Unterschrift)			